


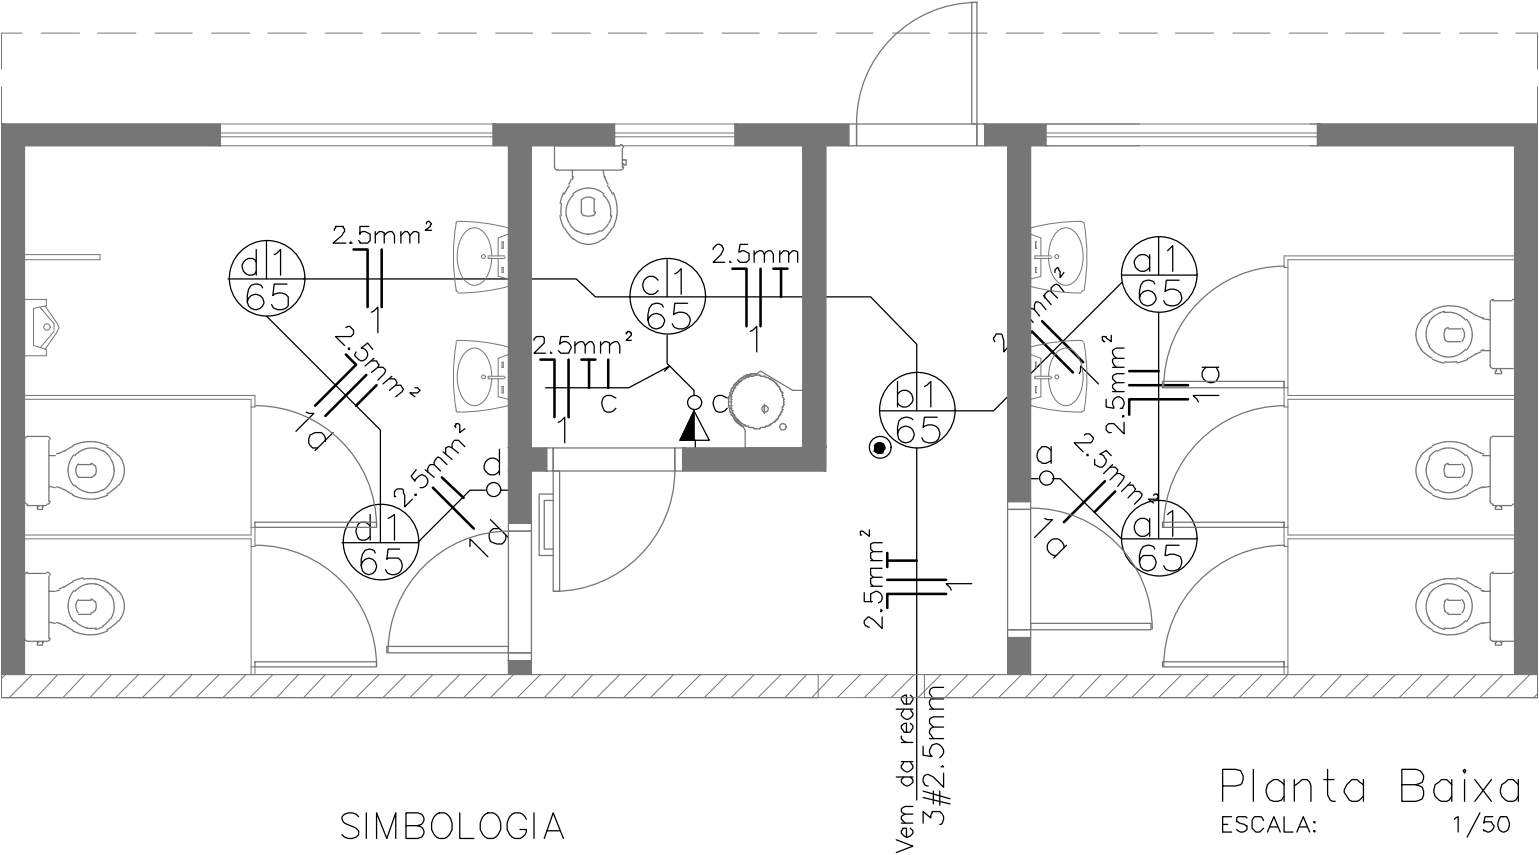


SIMBOLOGIA

	Tomada baixa – 4x2” h=0,30m
	Tomada média – 4x2” h=0,90m
	Tomada alta – 4x2” h=2,20m
	Tomada com interruptor – 4x2” h=1,10m
	Interruptor simples
	Interruptor duplo
	Eletroduto 3/4” – passa pelo forro
	Eletroduto 1” – passa pelo forro
	Condutores Neutro, Fase, Terra e Retorno
	Centro de distribuição para 6 disjuntores
	Ponto de luz 65w

Planta Baixa
ESCALA: 1/50

DIAGRAMA UNIFILAR

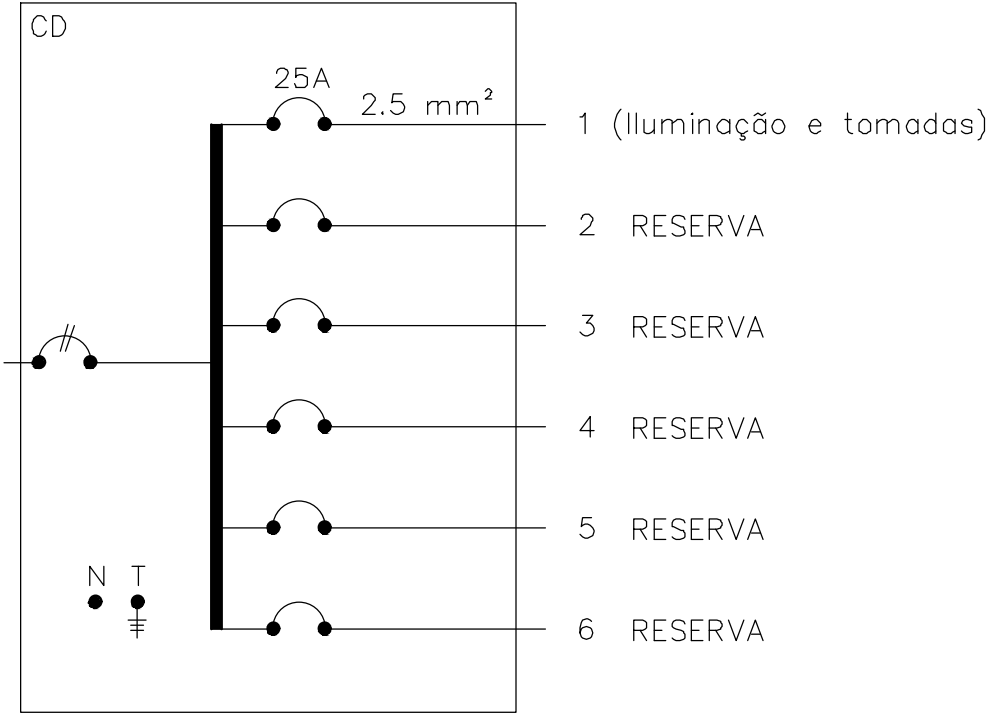

Prefeitura Municipal Capela de Santana

Secretaria Municipal de Coordenação e Planejamento

Av. Cel Orestes Lucas 2335 - Capela de Santana - RS - (51) 3698-1155

Obra/Reg.

SANITÁRIOS ADMINISTRAÇÃO

Área Total de Pavimento

37,04 m²

Endereço

Av. Cel. Orestes Lucas, 2335 - Bairro: Estação Azavedo

Assunto

Projeto Elétrico

Trecho:

Sanitário

Repr. Legal da Prefeitura

Pref. José Alfredo Machado

Resp. Técnico

Eng. Civil Leonardo Casales Giongo

Escala

1/50

Arquivo

Data

Outubro/2020

ELE 01/01