

Jorge Carlos Folmer
Secretário de Coordenação e
Planejamento

Planejamento

PROJETO APROVADO
PROC 409/123 DATA 08/0

VALIDADE 12 MESES

CREA-RS: 153447

Sect. Mun. de Coordenação e Planejamento



Area Total

135.00 m²

Figure 1. Schematic representation of the experimental design. The subjects were divided into two groups: the control group (n = 10) and the experimental group (n = 10). The control group received a standard diet (SD) and the experimental group received a high-fat diet (HFD). The subjects were divided into two groups: the control group (n = 10) and the experimental group (n = 10). The control group received a standard diet (SD) and the experimental group received a high-fat diet (HFD). The subjects were divided into two groups: the control group (n = 10) and the experimental group (n = 10). The control group received a standard diet (SD) and the experimental group received a high-fat diet (HFD).

BALF RO: Distrito Pareñi Vello

.....


[illegible]

Escal

Indicador

Data

AFQ.01

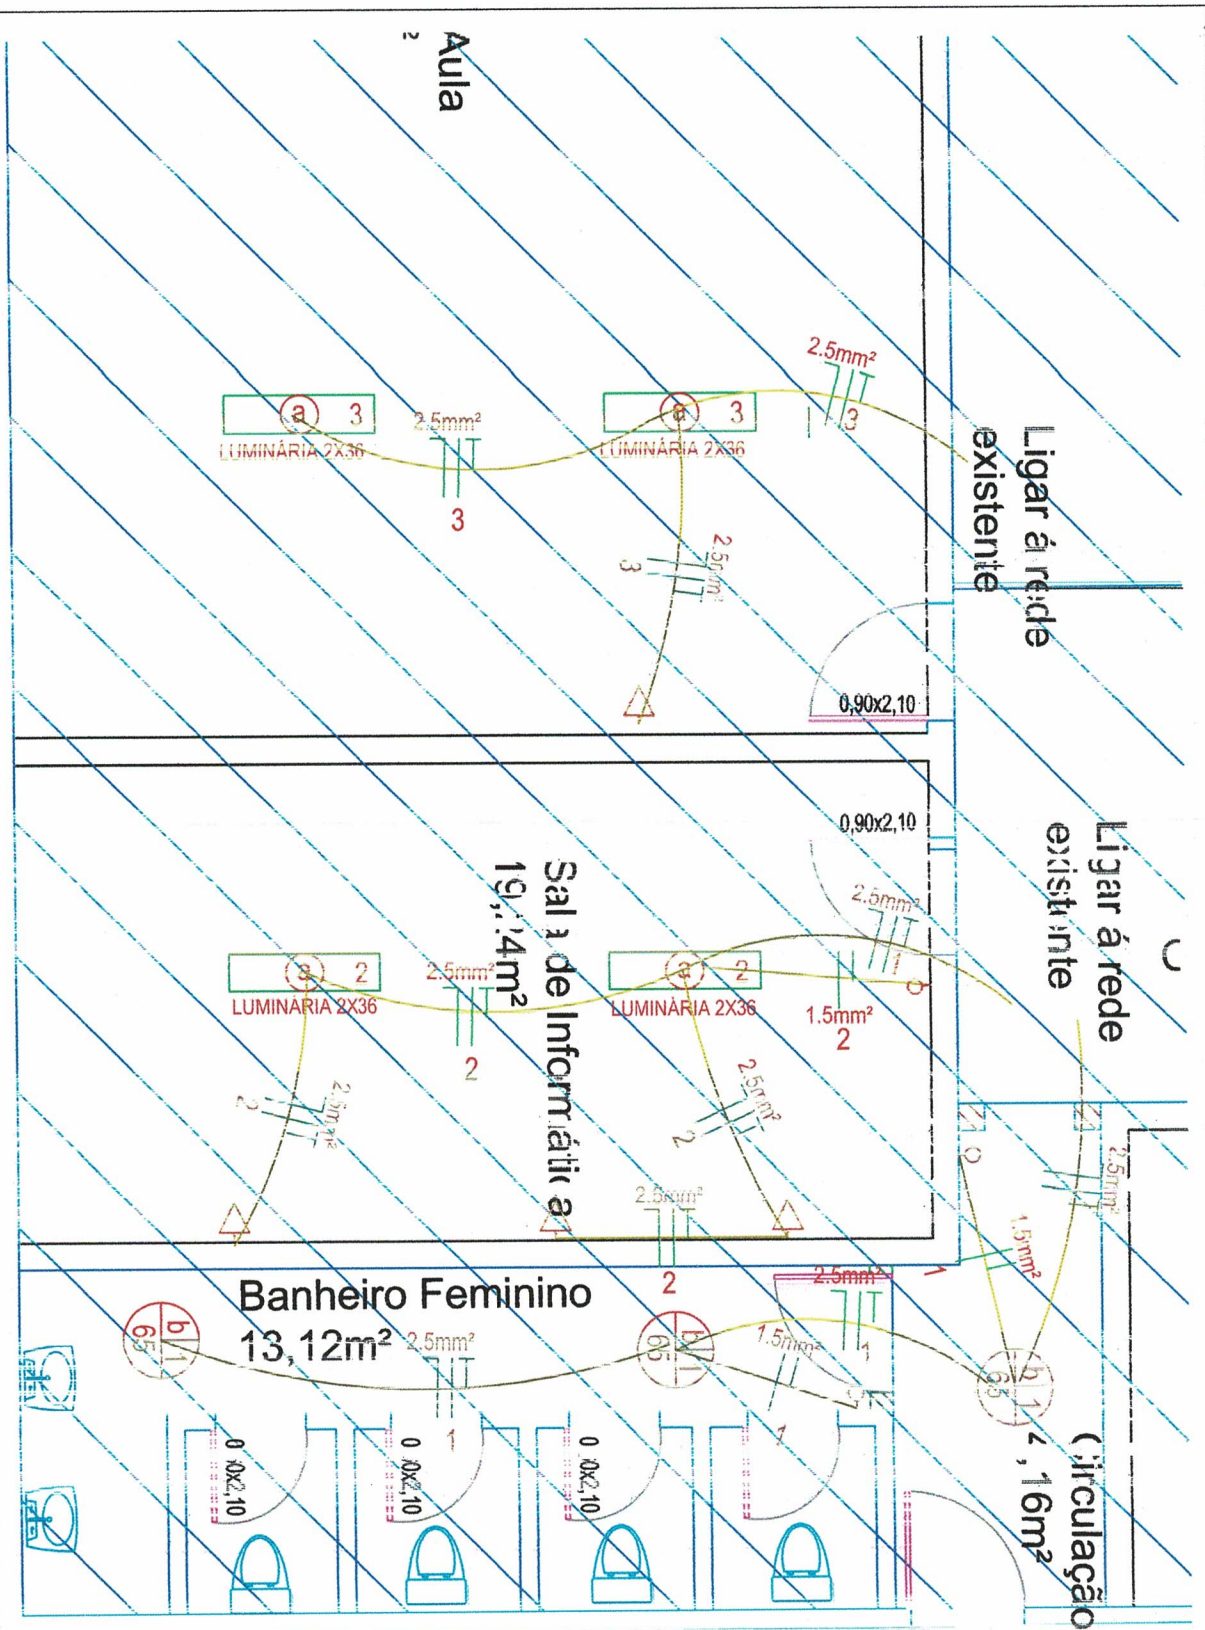


Escala: 1:500

Δ	Torneira 2,30m
○	Interruptor de rede
□	Eletro. 3x4" - 1" - 1/2"
□	Cordão de rede
□	Luminária 2X36
□	Fonte de luz 60W

CD	CIRCUITOS	LAZ/ADMS	100W	300W	1800W	6000W	ÁREA (m²)	PROT. (A)	Nº DE PISOS	DISTRIBUIÇÃO DE FASES
1	2	2	3	1			13,12	25	3	R
2	2	2	3	1			19,14	25	5	S
3	2	2	1				4,16	25	3	S
TOTAL	2	4	4				36,42		11	RS

QUADRO DE ÁREAS

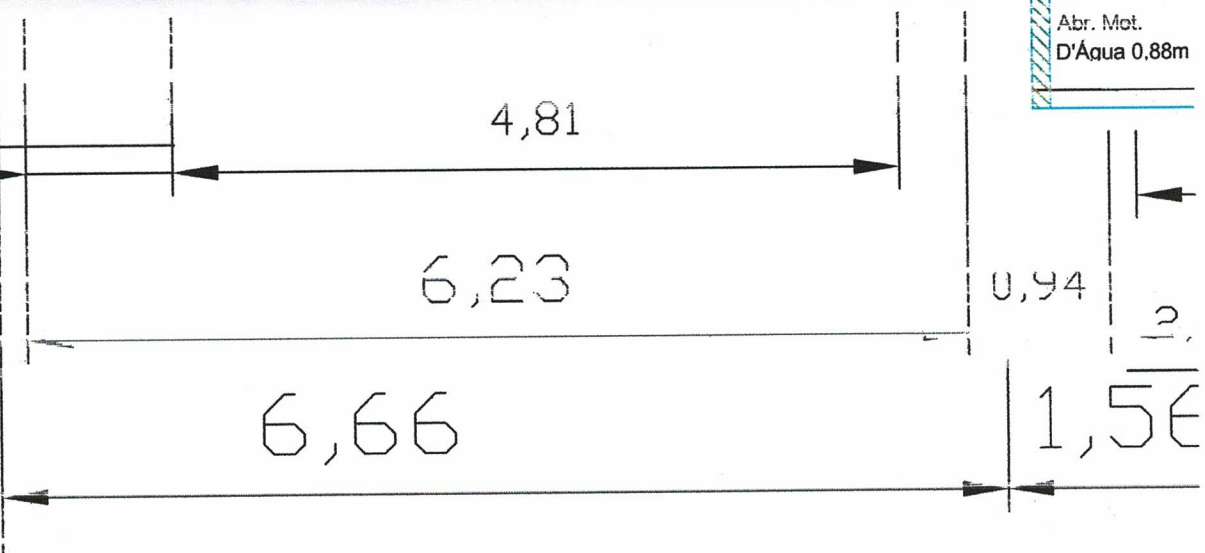

Prefeitura Municipal de Capela de Santana
Secretaria Municipal de Coordenação e Planejamento
Av. Cel. Orestes Lucas 235 - Capela de Santana - RS - (51) 3598-1155

PREFEITURA MUNICIPAL DE CAPELA DE SANTANA
Sec. Mun. de Coordenação e Planejamento
PROJETO APROVADO
PROC 409/23 DATA 08/01/23
VALIDADE 12 MESES

ENG. RODRIGO CARDOSO KIRCHHOFF
CREA-RS: 153447
Sec. Mun. de Coordenação e Planejamento


Jorge Carlos F. Oliver
Secretário de Coordenação e Planejamento

RE: FORMA E.M.E.F. NOSSA SENHORA DA GRAÇA (INCÊNDIO)
Ru: Helmo Nonnenmacher, nº 1115
Bairro: Distrito Parelheiros

Projeto Elétrico - Planta Baixa
Feito por José Alfredo Machado

Eng. Técnico
Inq. José Luiz Pütz CREA-RS: 101813
Data: 04/04/2023

ELE.01

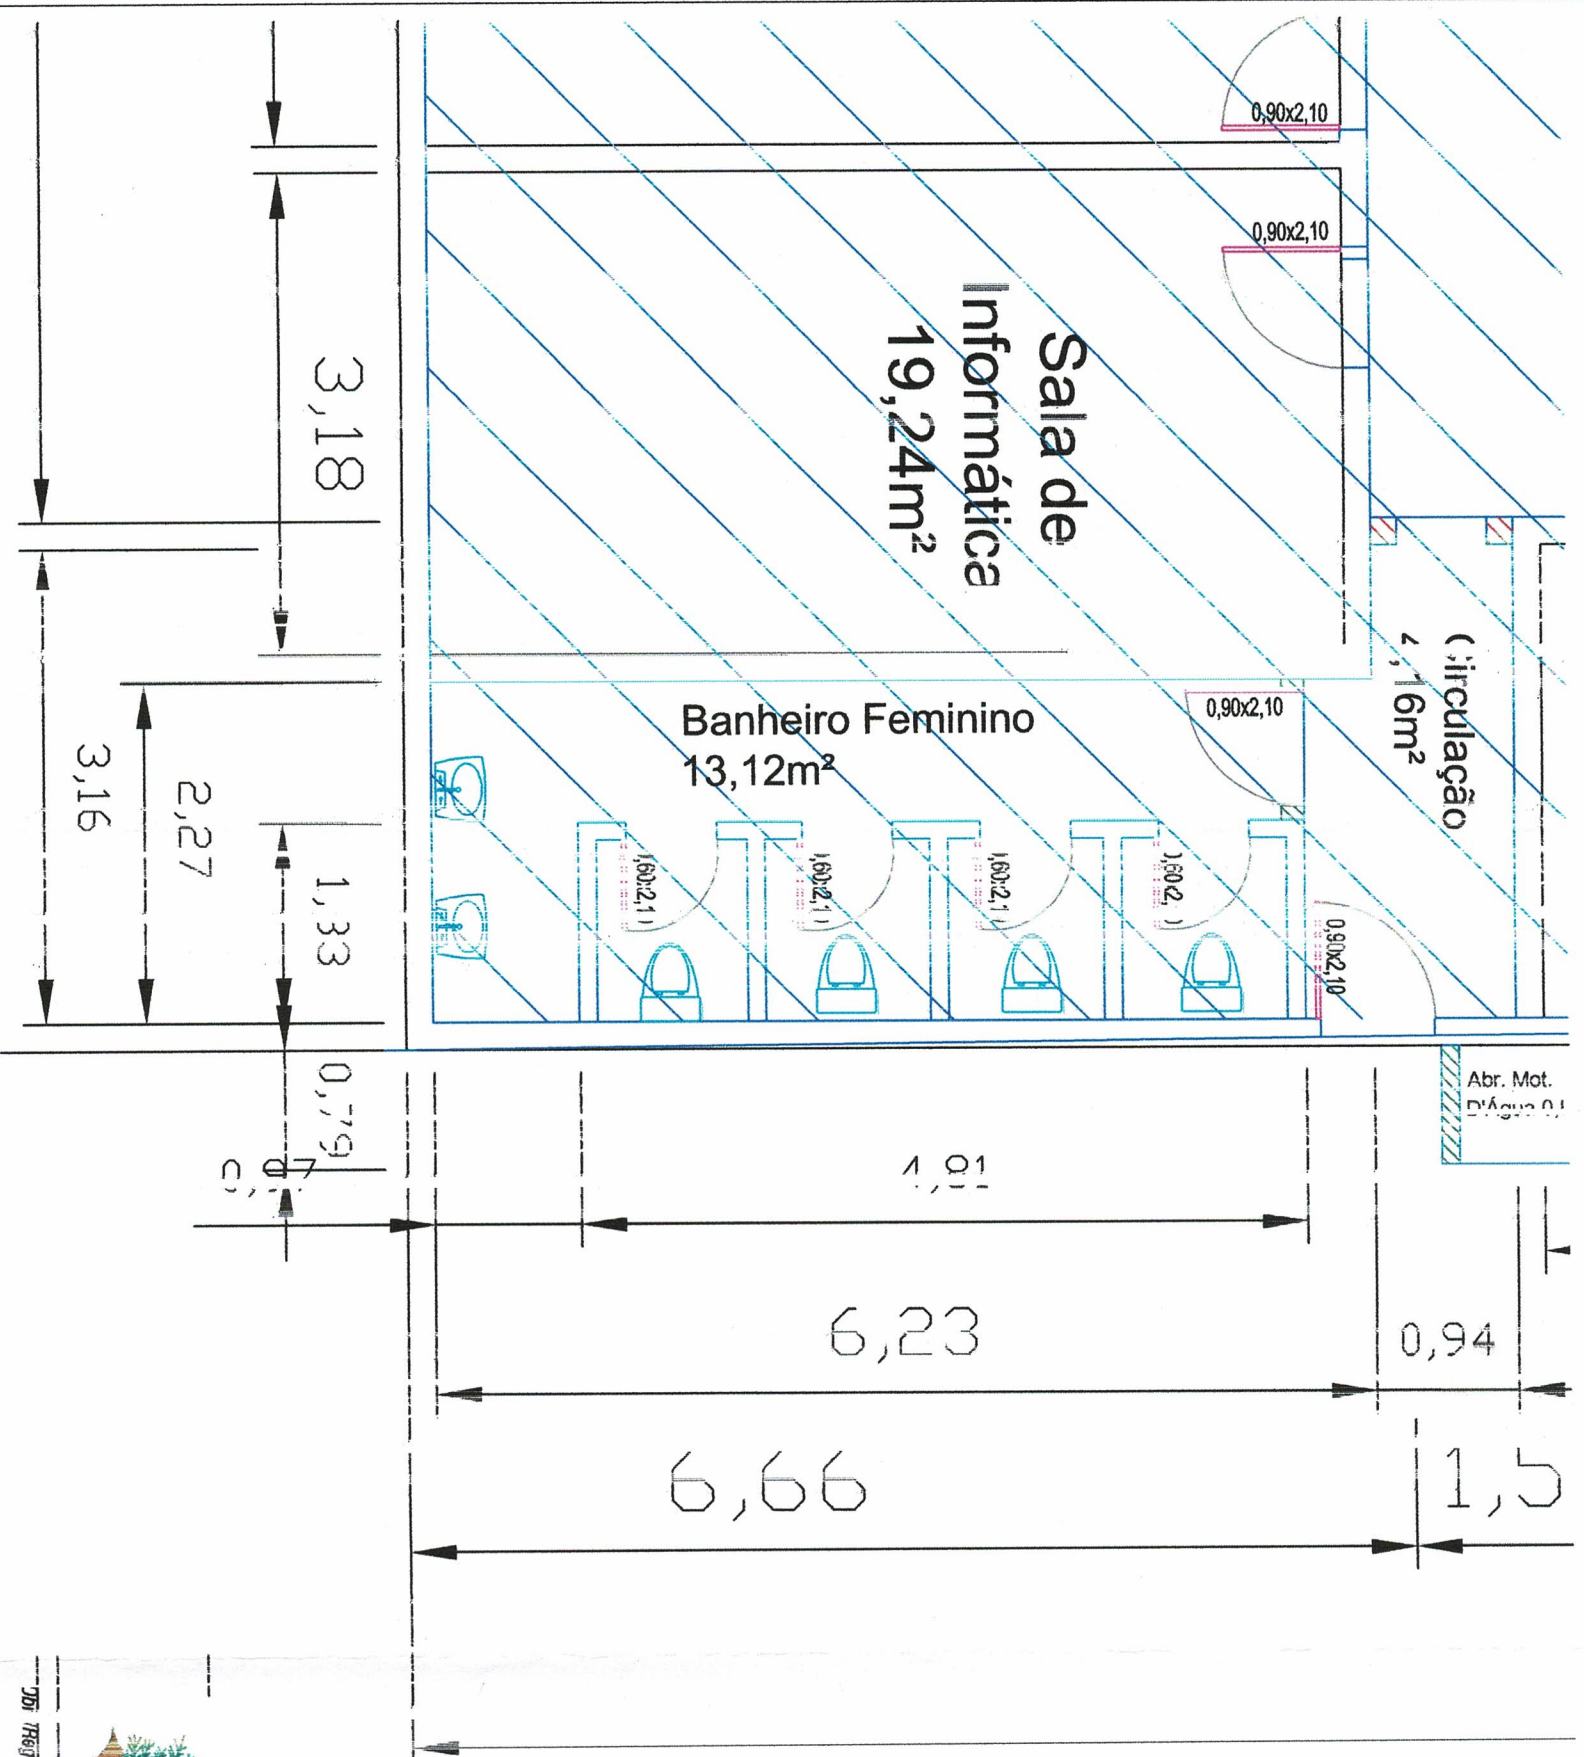

PREFEITURA MUNICIPAL DE CAPELA DE SANTANA
 Secr. Mun. de Coordenação e Planejamento
PROJETO APROVADO
 PROC 491/23 DATA 28/01/24
 VALIDADE 12 MESES

ENG. RODRIGO CARDOSO KIRCHHOFF
 CREA-RS: 153447
 Secr. Mun. de Coordenação e Planejamento

Jorge Carlos Zolmer
 Secretário de Coordenação e Planejamento



Prefeitura Municipal Capela de Santana
 Secretaria Municipal de Coordenação e Planejamento
 Av Cal Orestes Lucris 23, 5 - Capela de Santana - RS - (51) 3698-1155

Proj. Hidr. REFORMA E.M.E.F. NOSSA SENHORA DA GRAÇA (INCÊNDIO) Área Total 135,00 m²

Rua Helmo Nonnenmacher nº1115 BAIRRO: Distrito Parreirão

Projeto Hidráulico - Farta Baixa

Projeto de Engenharia Civil

Proj. Técnico
 Eng. Sider Luis Pulz CREA-RS 107833
 Ass. Técnico
 Eng. Sider Luis Pulz CREA-RS 107833
 Ass. Técnico
 Eng. Sider Luis Pulz CREA-RS 107833

Indicada
 Data
 abril 2023

HID 01

Escala: 1:500